

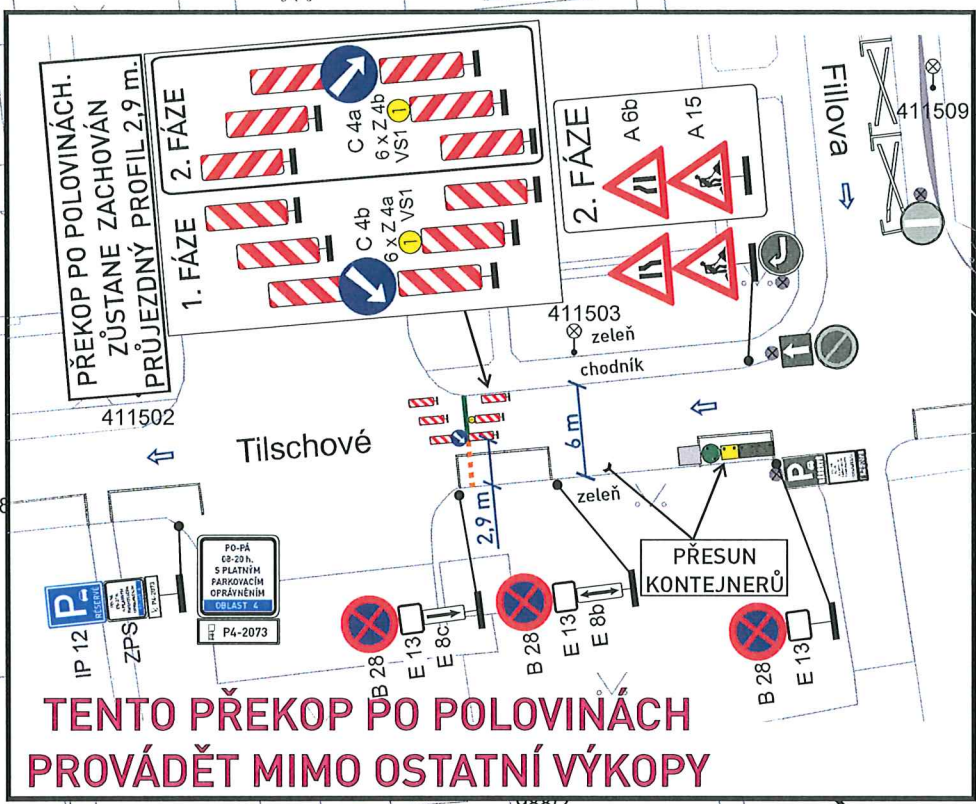
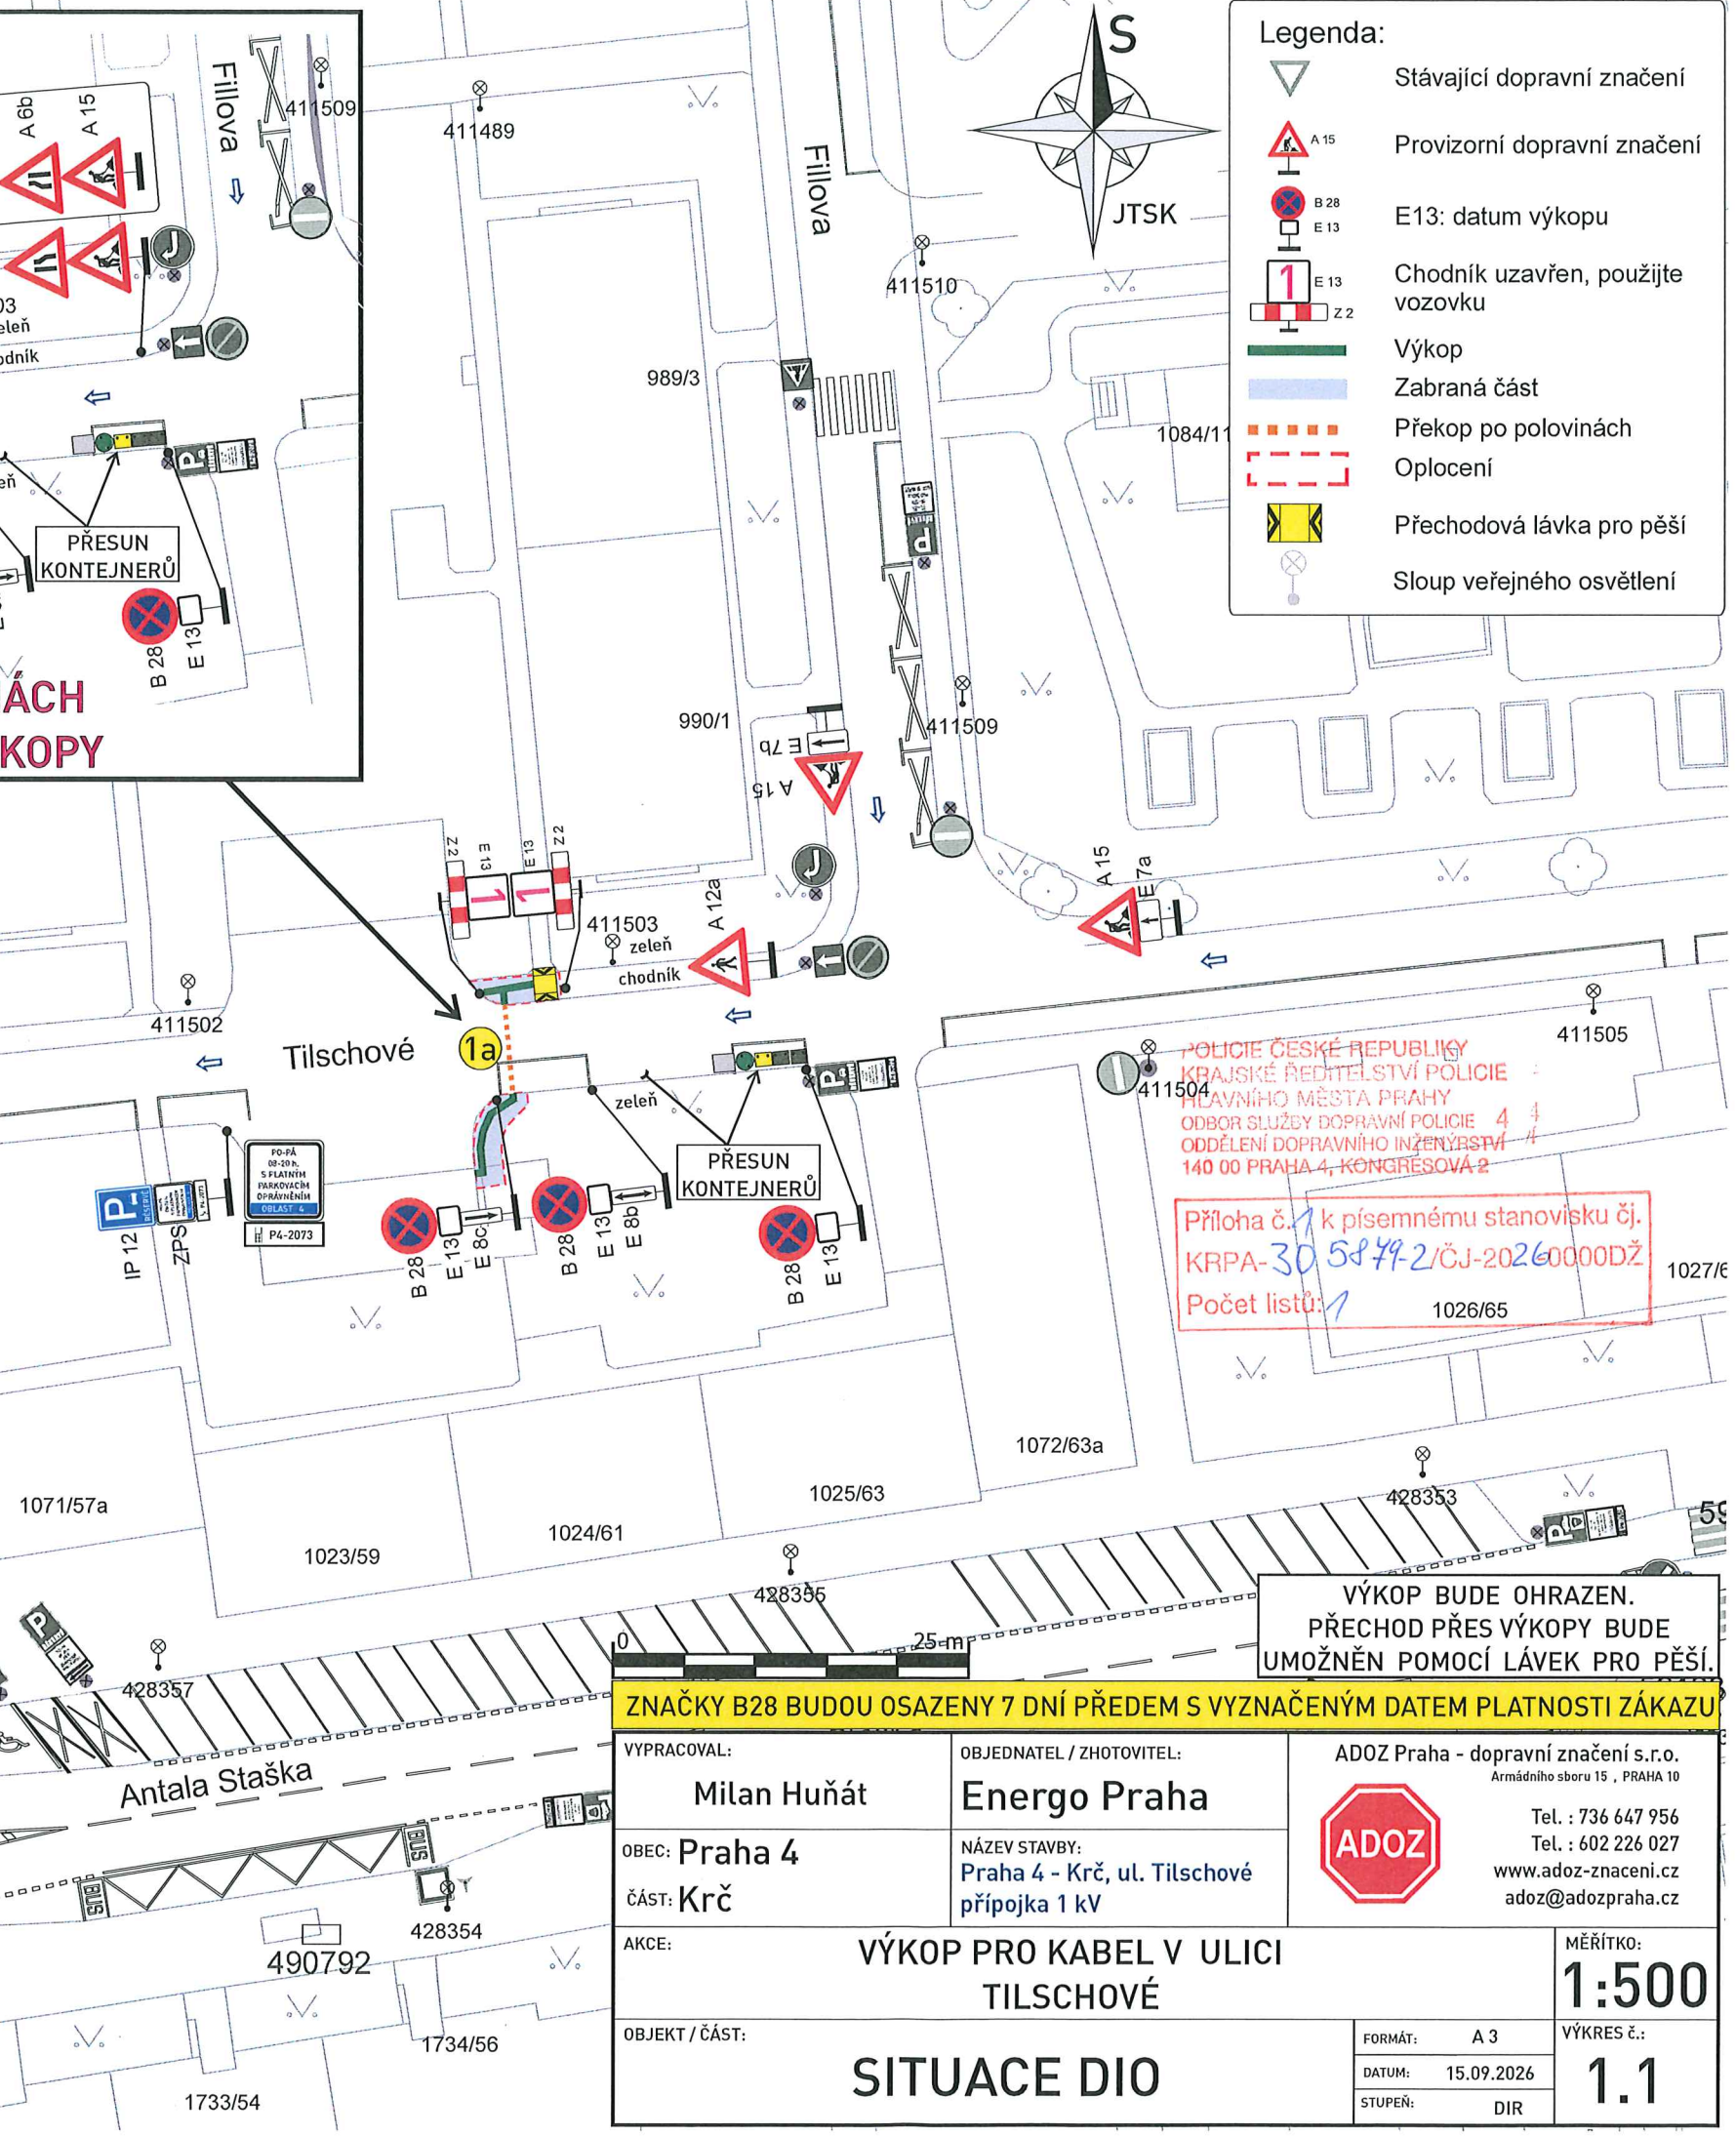


V DOTČENÉ OBLASTI
PLATÍ ZÓNA:

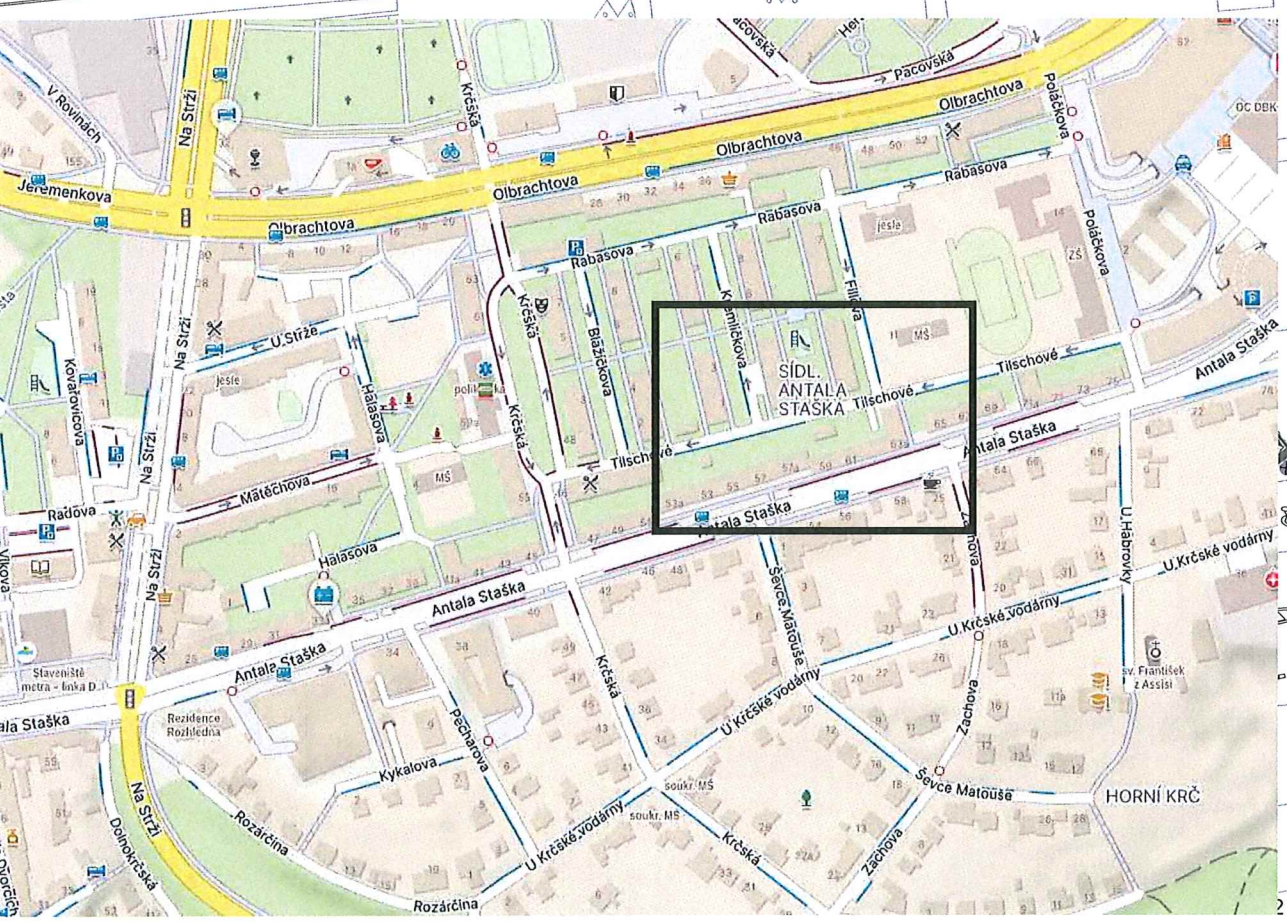

- Legenda:
- Stávající dopravní značení
 - Provizorní dopravní značení
 - E13: datum výkopu
 - Chodník uzavřen, použijte vozovku
 - Výkop
 - Zabraná část
 - Překop po polovinách
 - Oplocení
 - Přechodová lávka pro pěší
 - Sloup veřejného osvětlení

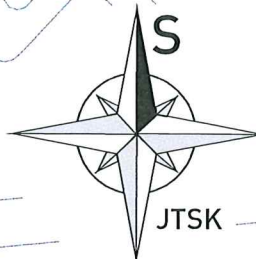

POLICE ČESKÉ REPUBLIKY
KRAJSKÉ ŘEDITELSTVÍ POLICIE
HLAVNÍHO MĚSTA PRAHY
ODBOR SLUŽBY DOPRAVNÍ POLICIE 4
ODDĚLENÍ DOPRAVNÍHO INŽENÝRSTVÍ
140 00 PRAHA 4, KONGRESOVÁ 2

Příloha č. 1 k písemnému stanovisku č.
KRPA-305879-2/ČJ-20260000DŽ
Počet listů: 1

VÝKOP BUDE OHRAZEN.
PŘECHOD PŘES VÝKOPY BUDE
UMOŽNĚN POMOCÍ LÁVEK PRO PĚŠÍ.

ZNAČKY B28 BUDOU OSAZENY 7 DNÍ PŘEDEM S VYZNAČENÝM DATUM PLATNOSTI ZÁKAZU				
VYPRACOVAL: Milan Huňát		OBJEDNATEL / ZHOTOVITEL: Energo Praha		ADOZ Praha - dopravní značení s.r.o. Armádního sboru 15, PRAHA 10 Tel. : 736 647 956 Tel. : 602 226 027 www.adoz-znacení.cz adoz@adozpraha.cz
OBEC: Praha 4		NÁZEV STAVBY: Praha 4 - Krč, ul. Tilschové přípojka 1 kV		
ČÁST: Krč				
AKCE:		VÝKOP PRO KABEL V ULICI TILSCHOVÉ		
OBJEKT / ČÁST:		FORMÁT: A 3		MĚŘÍTKO: 1:500
SITUACE DIO		DATUM: 15.09.2026		VÝKRES č.: 1.1
		STUPEŇ: DIR		