


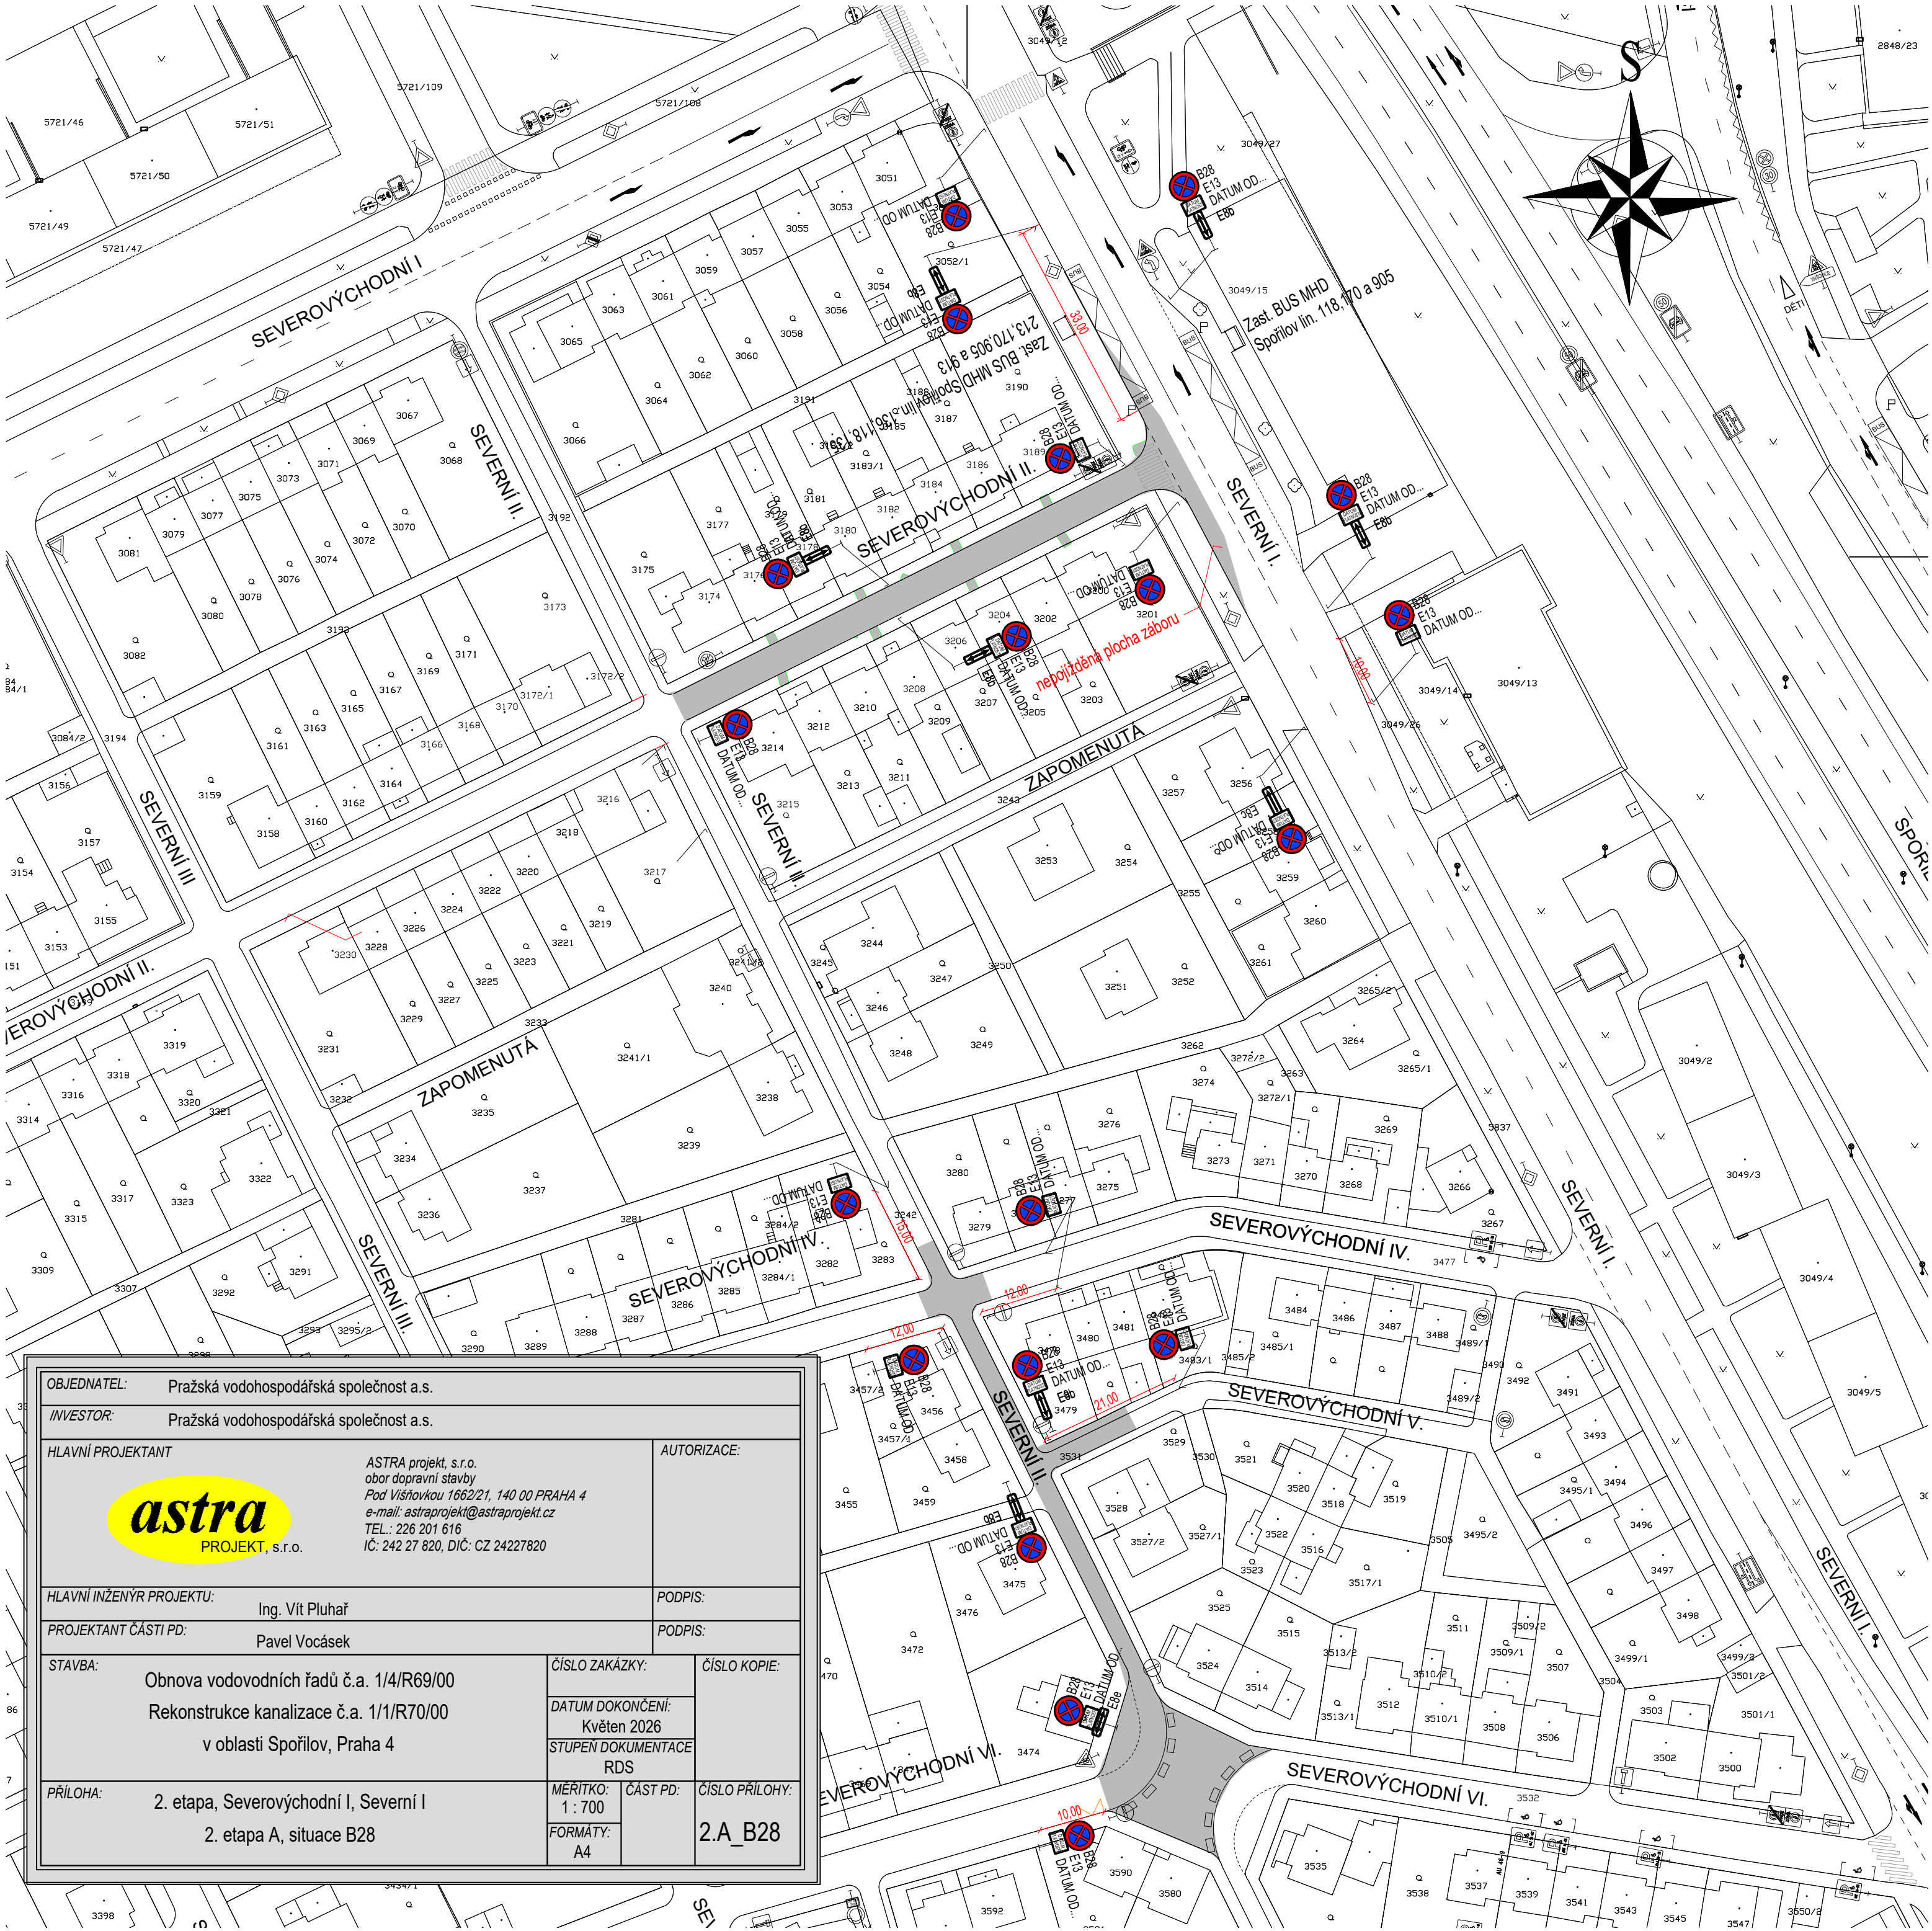

OBJEDNATEL: Pražská vodohospodářská společnost a.s.			
INVESTOR: Pražská vodohospodářská společnost a.s.			
HLAVNÍ PROJEKTANT		AUTORIZACE:	
ASTRA PROJEKT, s.r.o.		ASTRA projekt, s.r.o. obor dopravní stavby Pod Višňovkou 1662/21, 140 00 PRAHA 4 e-mail: astraprojekt@astraprojekt.cz TEL: 226 201 616 IČ: 242 27 820, DIČ: CZ 24227820	
HLAVNÍ INŽENÝR PROJEKTU:		PODPIS:	
Ing. Vít Pluhař			
PROJEKTANT ČÁSTI PD:		PODPIS:	
Pavel Vocásek			
STAVBA:		ČÍSLO ZAKÁZKY:	ČÍSLO KOPIE:
Obnova vodovodních řadů č.a. 1/4/R69/00 Rekonstrukce kanalizace č.a. 1/1/R70/00 v oblasti Spořilov, Praha 4		DATUM DOKONČENÍ: Květen 2026	
		STUPĚŇ DOKUMENTACE RDS	
PŘÍLOHA:		MĚŘÍTKO: 1 : 700	ČÁST PD:
2. etapa, Severovýchodní I, Severní I 2. etapa A, situace B28		FORMÁT: A4	ČÍSLO PŘÍLOHY: 2.A_B28