


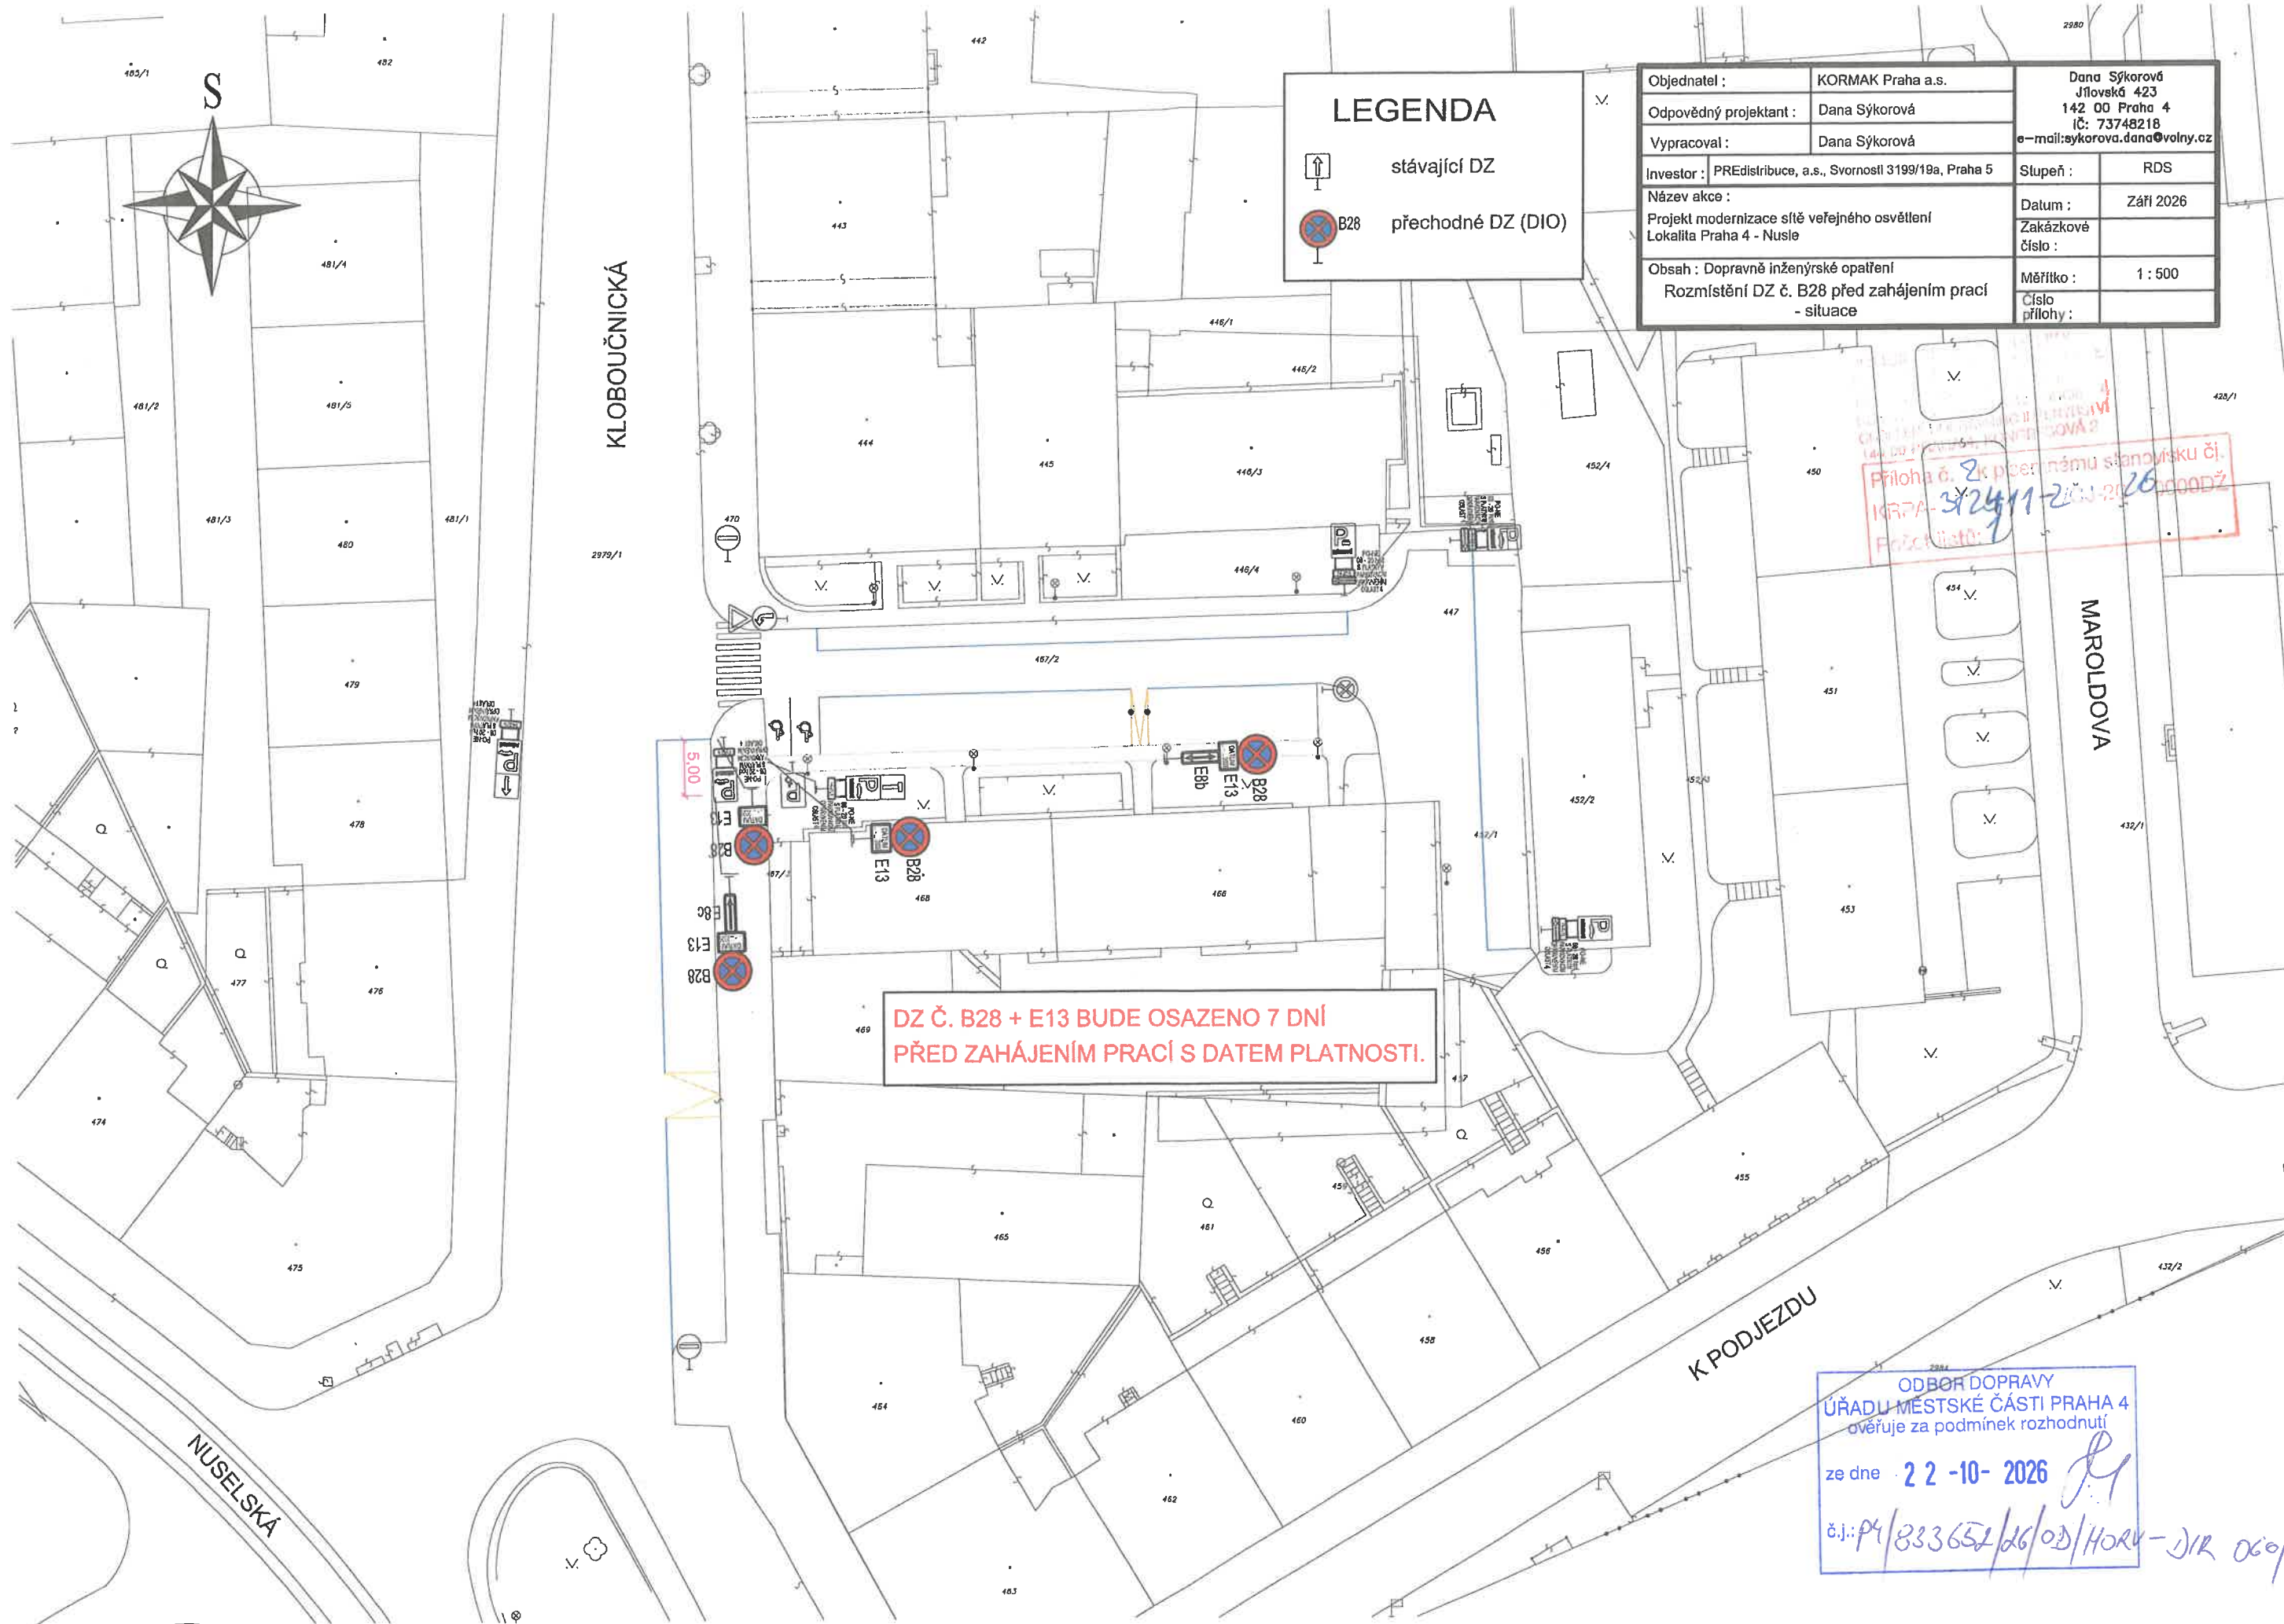

LEGENDA

↑ stávající DZ

⊗ B28 přechodné DZ (DIO)

Objednatel :	KORMAK Praha a.s.	Dana Sýkorová Jílovská 423 142 00 Praha 4 IČ: 73748218 e-mail: sykorova.dana@volny.cz
Odpovědný projektant :	Dana Sýkorová	
Vypracoval :	Dana Sýkorová	
Investor :	PREdistribuce, a.s., Svorností 3199/19a, Praha 5	Slupeň : RDS
Název akce :	Projekt modernizace sítě veřejného osvětlení Lokalita Praha 4 - Nusle	Datum : Září 2026 Zakázkové číslo :
Obsah :	Dopravně inženýrské opatření Rozmístění DZ č. B28 před zahájením prací - situace	Měřítko : 1 : 500 Číslo přílohy :


Příloha č. 2 k předchozímu stanovisku č. 1077A-342411-2026-000DŽ
Přechodník:

DZ Č. B28 + E13 BUDE OSAZENO 7 DNÍ
PŘED ZAHÁJENÍM PRACÍ S DATEM PLATNOSTI.

ODBOR DOPRAVY
ÚŘADU MĚSTSKÉ ČÁSTI PRAHA 4
ověřuje za podmínek rozhodnutí

ze dne 22-10-2026

č.j.: P4/833652/26/OD/HORV-JIR 06/26

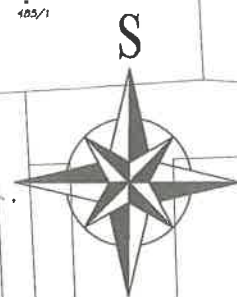

KLOBOUČNICKÁ

LEGENDA



stávající DZ



A15 přechodné DZ (DIO)



lávky pro pěší přes výkop

Objednatel :	KORMAK Praha a.s.	Dana Sýkorová Jílovská 423 142 00 Praha 4 IČ: 73748218 e-mail: sykorova.dana@volny.cz
Odpovědný projektant :	Dana Sýkorová	
Vypracoval :	Dana Sýkorová	
Investor :	PREdistribuce, a.s., Svornosti 3199/19a, Praha 5	Stupeň : RDS
Název akce :	Projekt modernizace sítě veřejného osvětlení Lokalita Praha 4 - Nusle	Datum : Září 2026 Zakázkové číslo : Měřítko : 1 : 500 Číslo přílohy :
Obsah :	Dopravně inženýrské opatření Situace	

POLICE ČR KRAJ VYŠKOVSKÝ
KRAJ VYŠKOVSKÝ
HL. MĚSTO PRAHA
ODBOR SPRÁVY A ŘÍZENÍ
ODDĚLENÍ DOPRAVNÍHO INŽENÝRSTVÍ
140 00 PRAHA 4, KONTAKTOVÁ 2

Příloha č. 1: Písemná stanoviska
KRP 4-312411-L/0J-2026 0000DŽ
Počet listů: 1

MAROLDOVA

K PODJEZDU

NUSELSKÁ

ODBOR DOPRAVY
ÚŘADU MĚSTSKÉ ČÁSTI PRAHA 4
ověřuje za podmínek rozhodnutí
ze dne 22-10-2026
č.j.: P4/B33652/KG/OD/HORV-DJR 060/26